


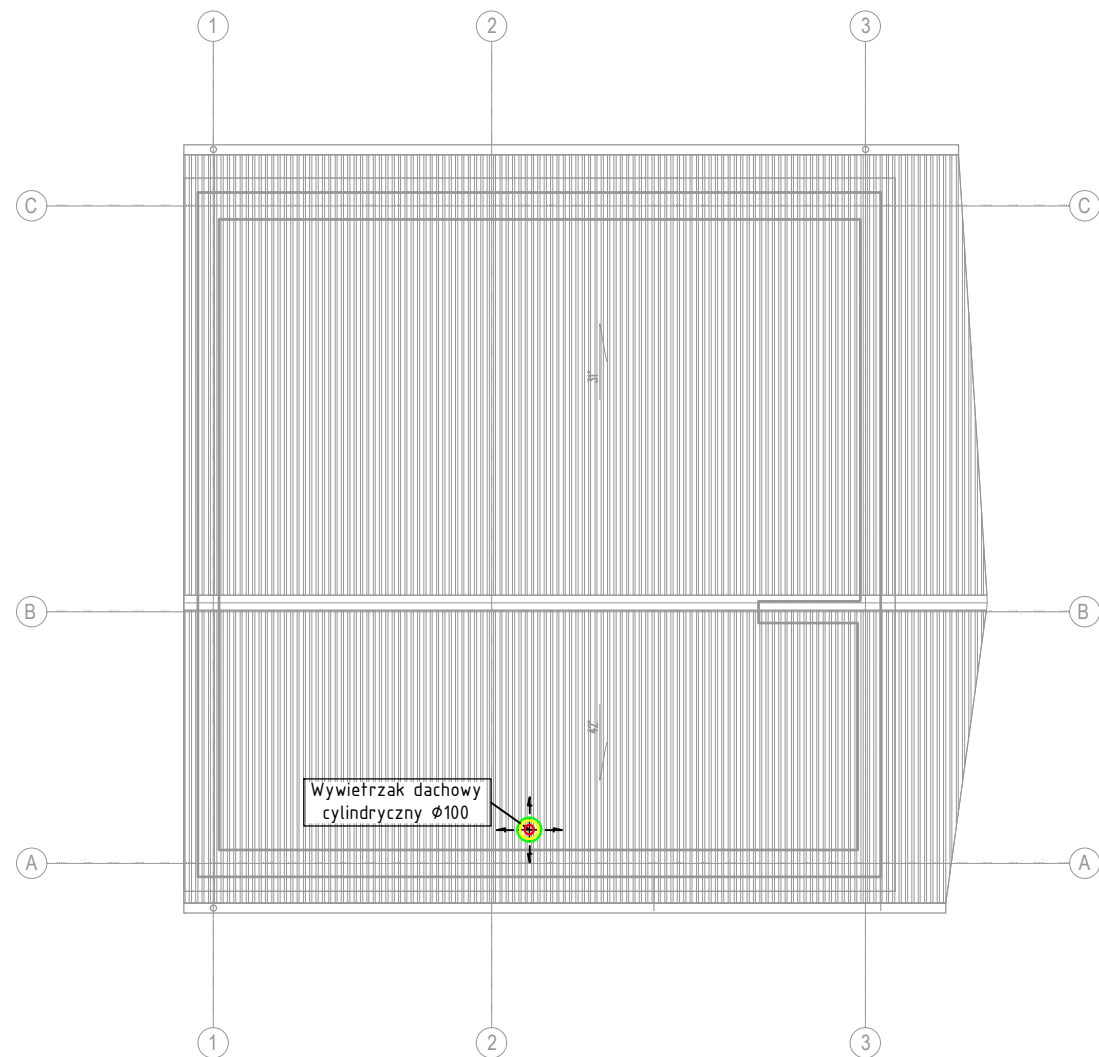

LEGENDA:

- kanal nawiewny
- kanal wywiewny
- kanal czerpny
- kanal wyrzutny

inwestor: Poznańskie Ośrodki Sportu i Rekreacji Samorządowy Zakład Budżetowy ul. Jana Spychalskiego 34 61-533 Poznań			
jednostka projektowania: SKI STUDIO Sp. z o.o. ul. Maciejewskiego 7 61-606 Poznań			
temat: Przebudowa budynku obsługi turystów wraz z budową tarasu zewnętrznego Poznań ul. Koszalińska 32, działki nr ewid 9 oraz 14/1, AR 01, obręb 0025		nr projektu: NR 1	
branża sanitarna:			
nr uprawnień:		podpisy:	
PROJEKTANT	mgr inż. Tomasz Bartkowiak	WKP/0115/PWOS/06	
SPRAWDZAJĄCY	mgr inż. Jacek Sikora	WKP/0156/POOS/03	
stadium: PROJEKT WYKONAWCZY		branża: SANITARNA	
skala: 1:100	data: 12.05.2026	nr rysunku: IW-03	rewizja: symbol rysunku:
temat rysunku: RZUT DACHU - INSTALACJA WENTYLACJI			